



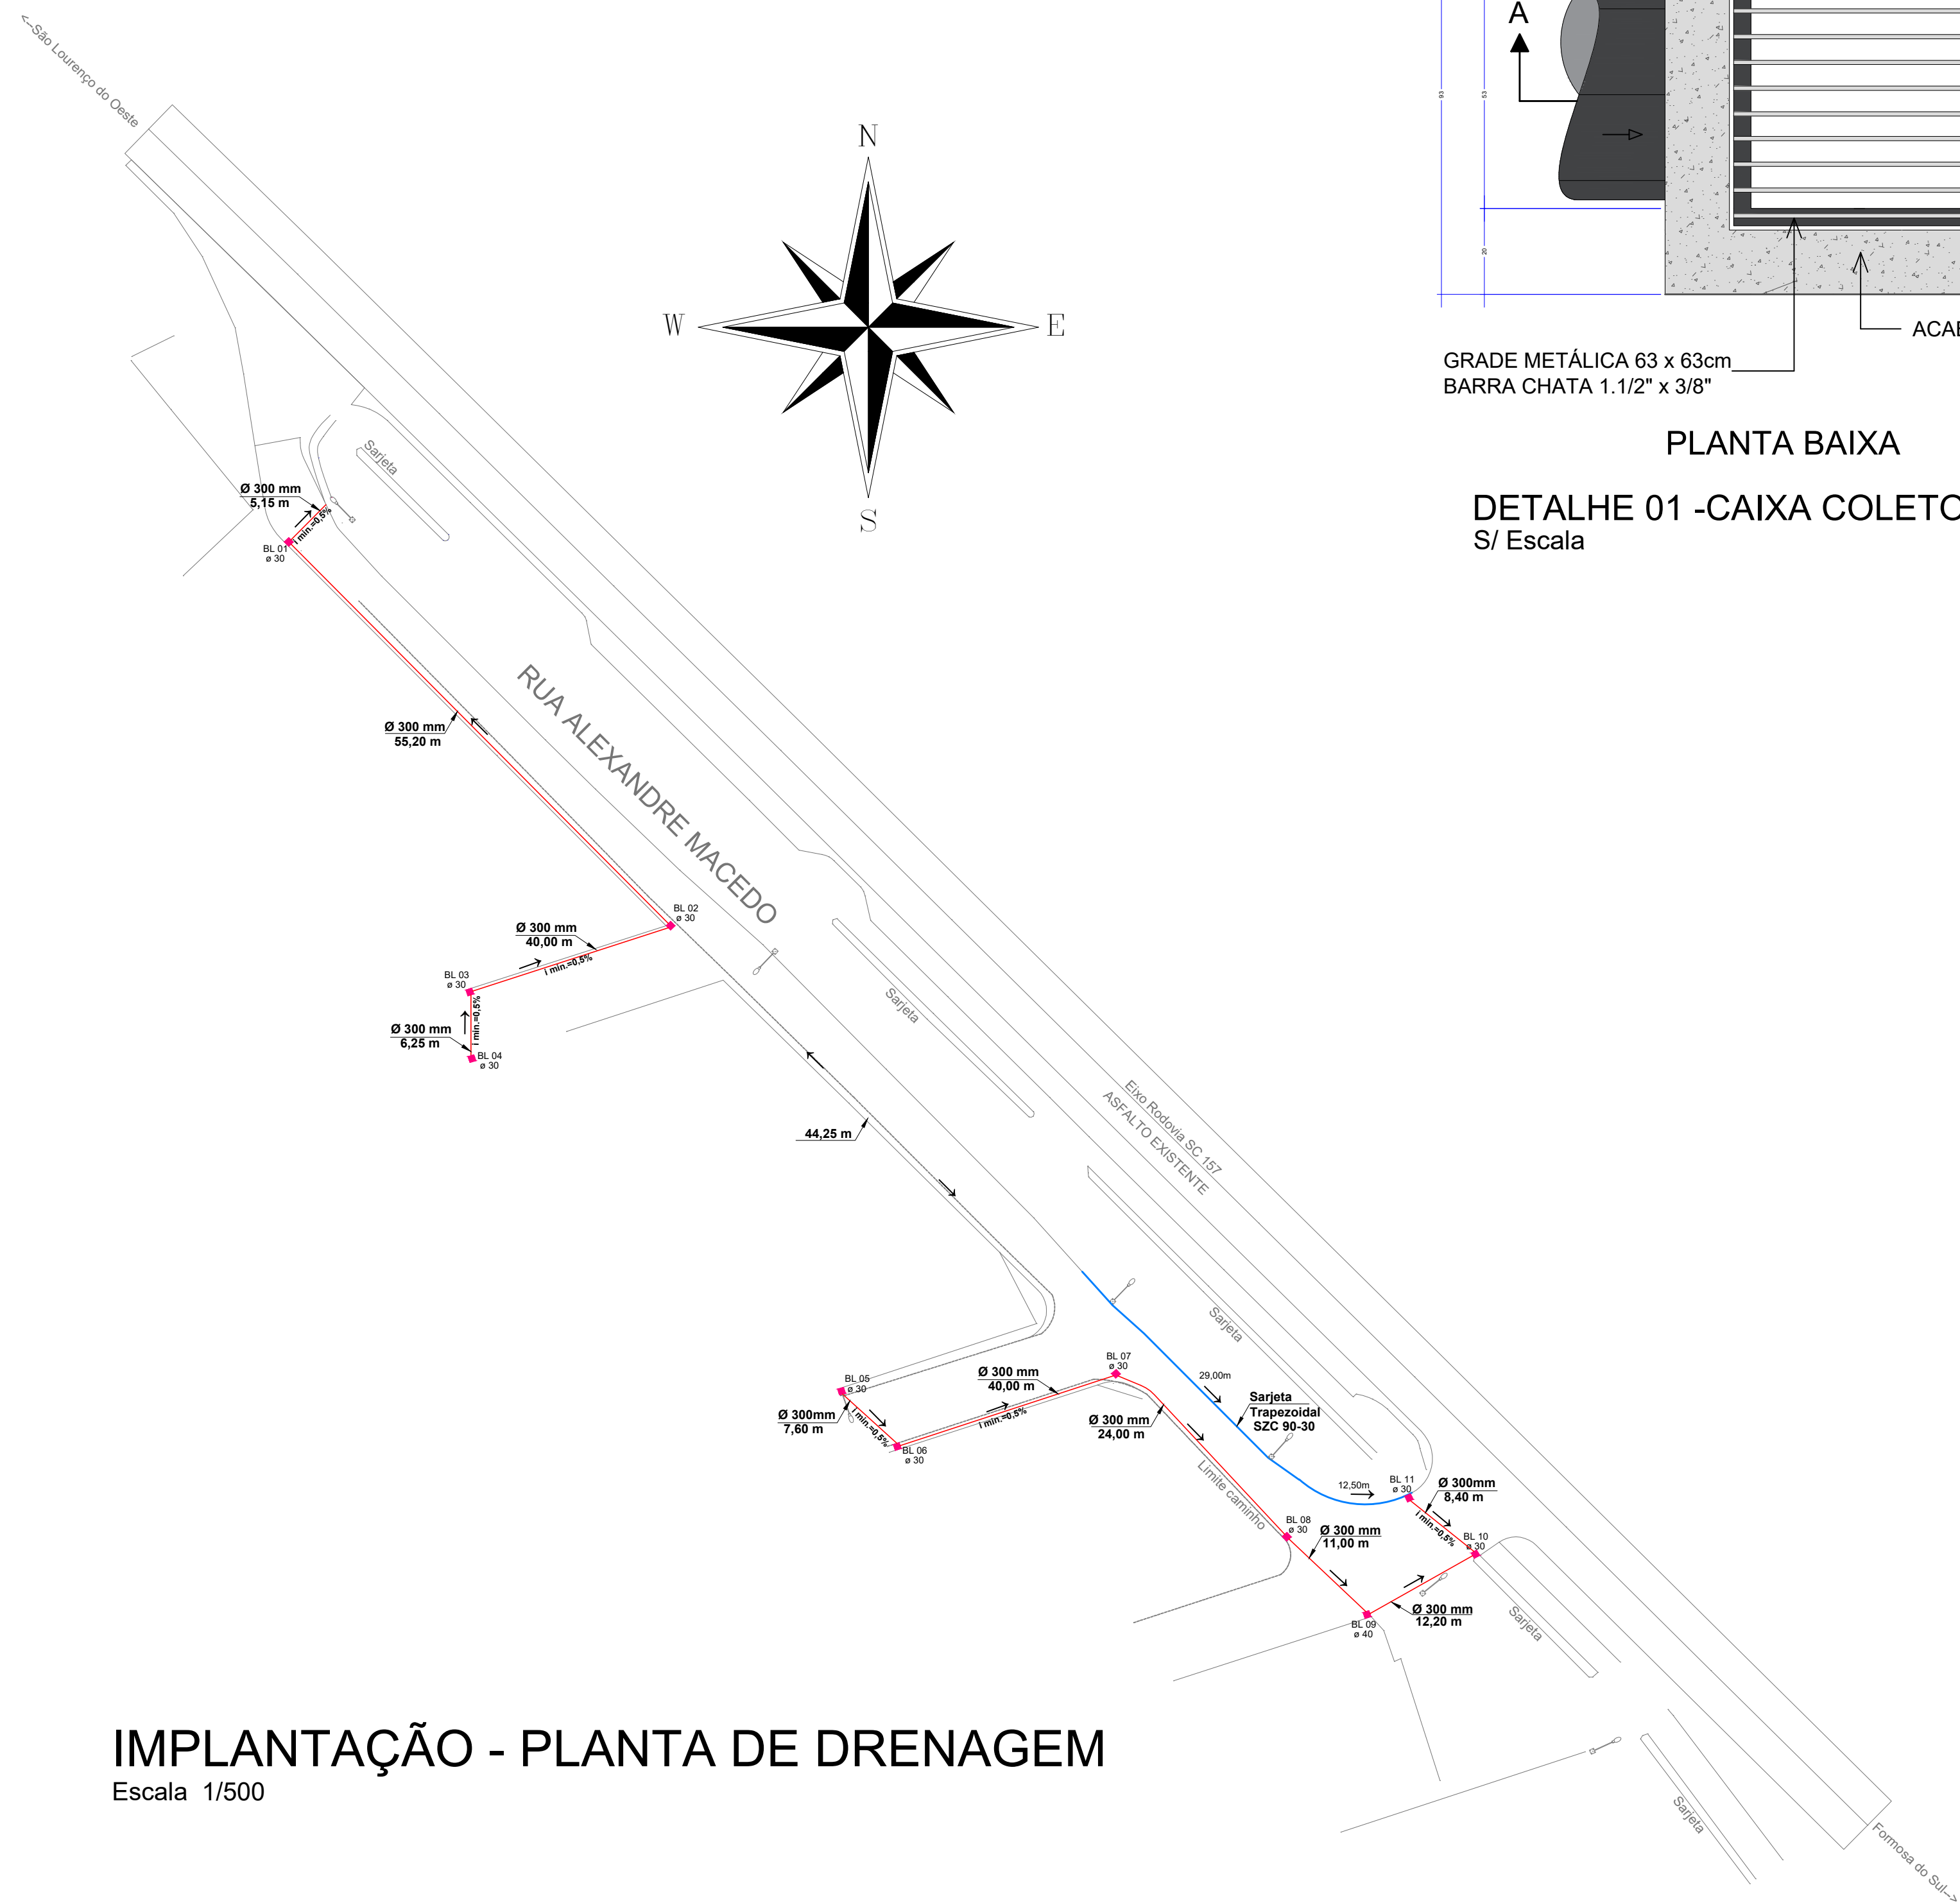


## IMPLANTAÇÃO - PLANTA DE DRENAGEM

Escala 1/500

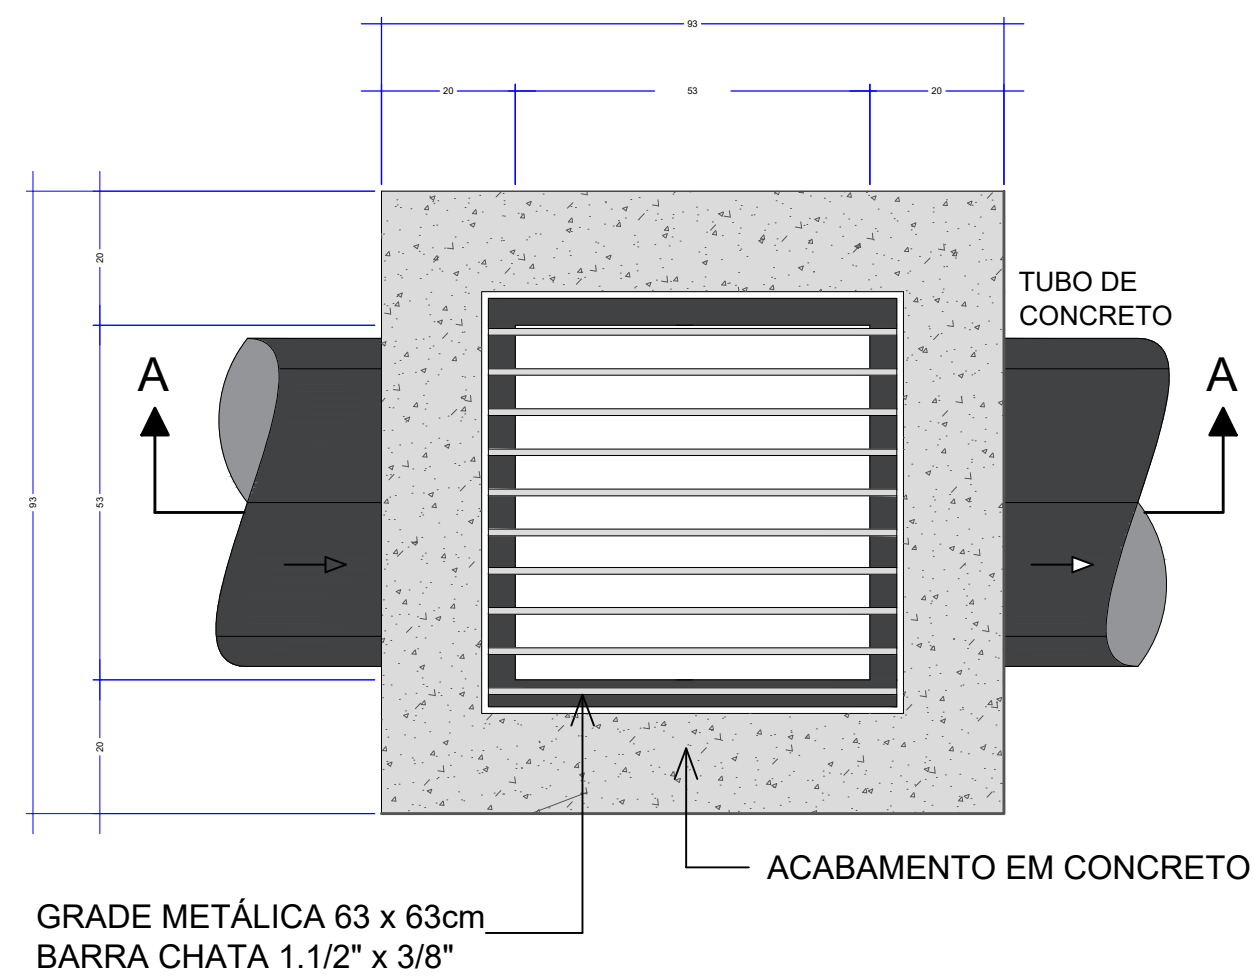


PLANTA BAIXA

DETALHE 01 -CAIXA COLETORA C/BOCA DE LOBO - TUBO Ø40cm  
S/ Escala

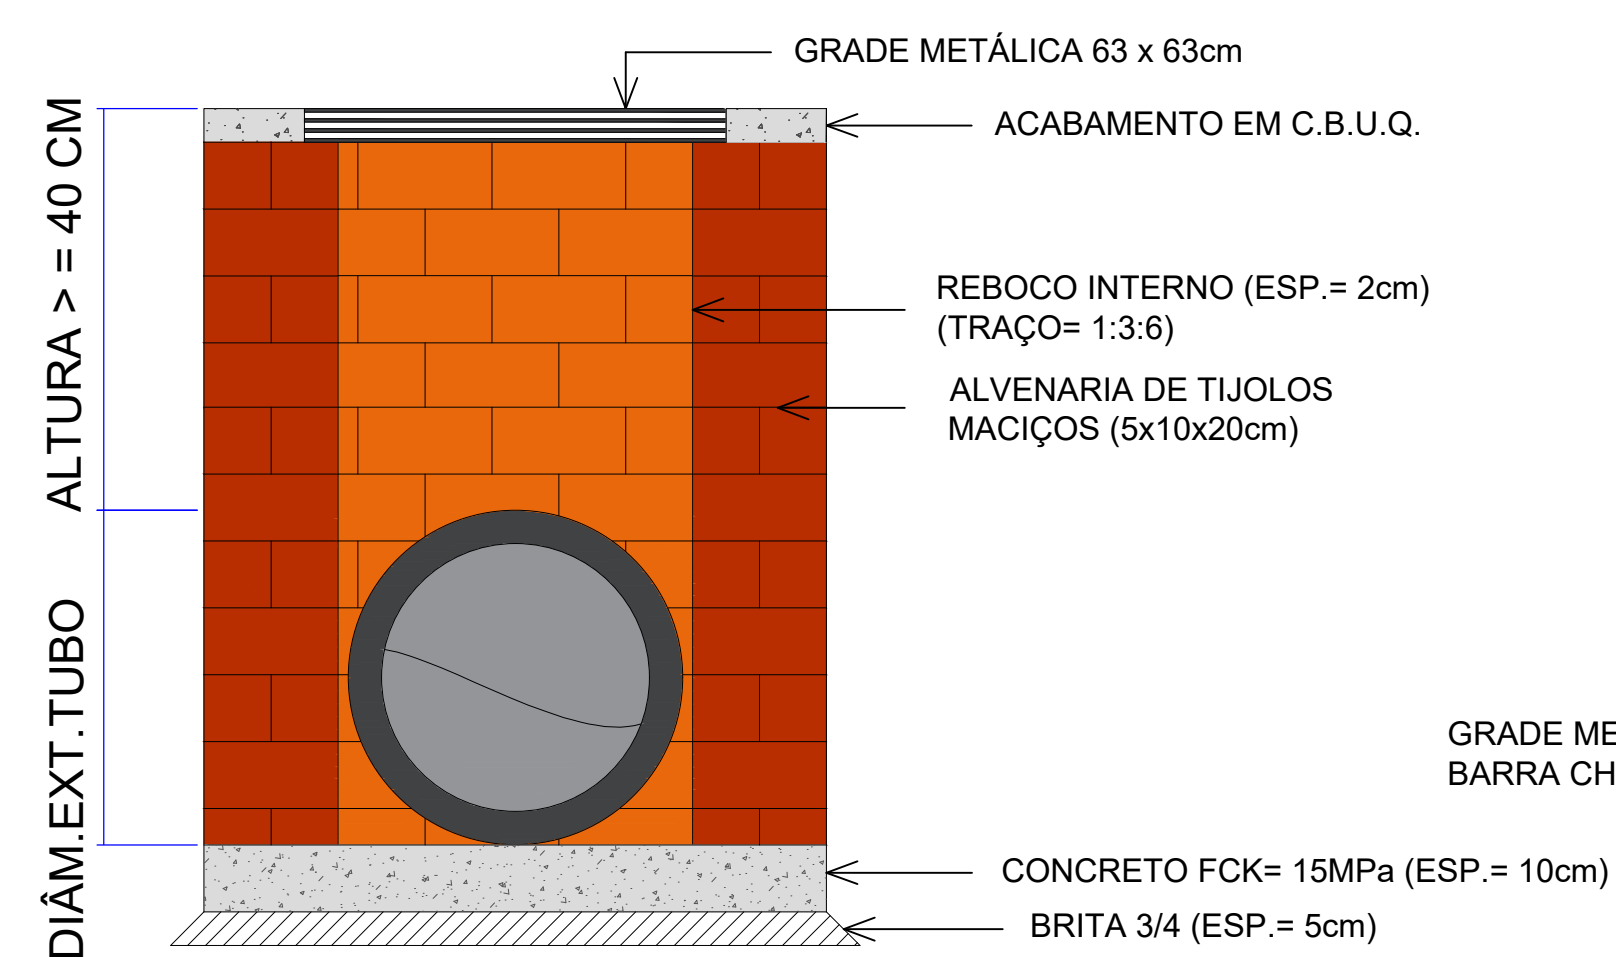

CORTE A-A

GRELHA (63X63)cm

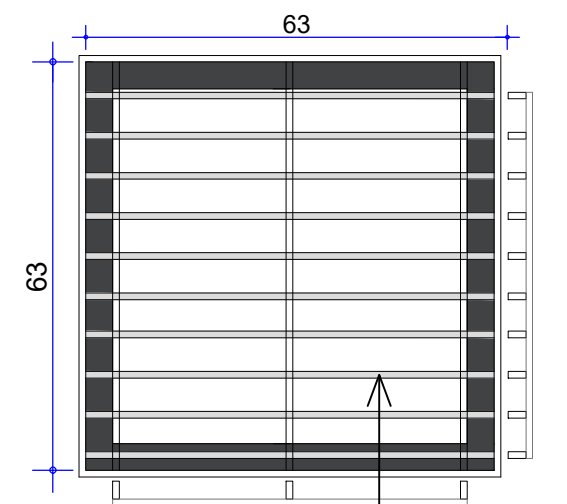

GRADE METÁLICA 63 x 63cm  
BARRA CHATA 1.1/2" x 3/8"

CONCRETO FCK= 15MPa (ESP.= 10cm)  
BRITA 3/4 (ESP.= 5cm)

GRADE METÁLICA 63 x 63cm

ACABAMENTO EM C.B.U.Q.

REBOCO INTERNO (ESP.= 2cm)  
(TRAÇO= 1:3:6)

ALVENARIA DE TIJOLOS  
MACIÇOS (5x10x20cm)


## LEGENDA

■ Boca de Lobo a executar


— Sarjeta Trapezoidal SZC 90-30

— Tubulação ø indicado

SARJETA TRAPEZOIDAL DE CONCRETO - SZC 90-30

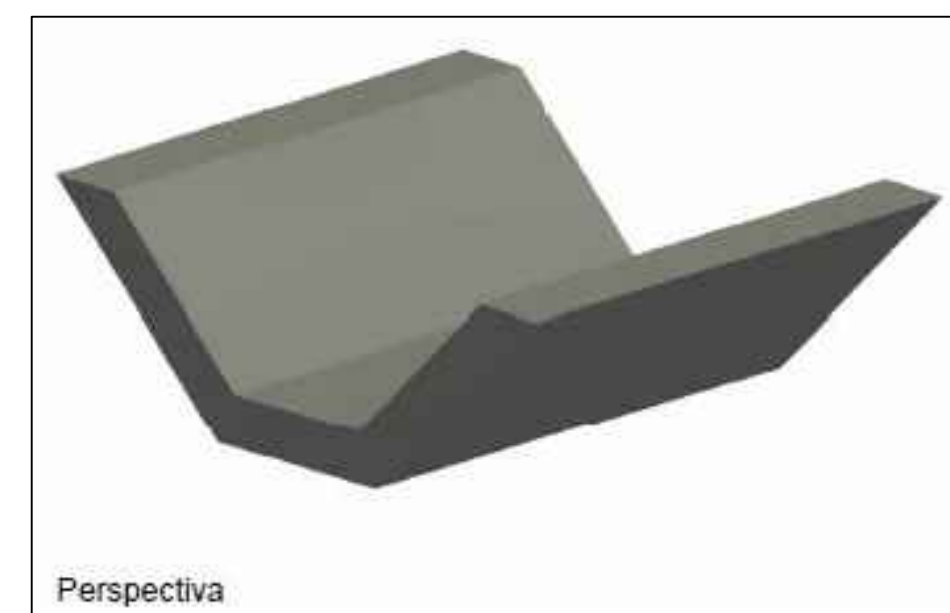

Perspectiva

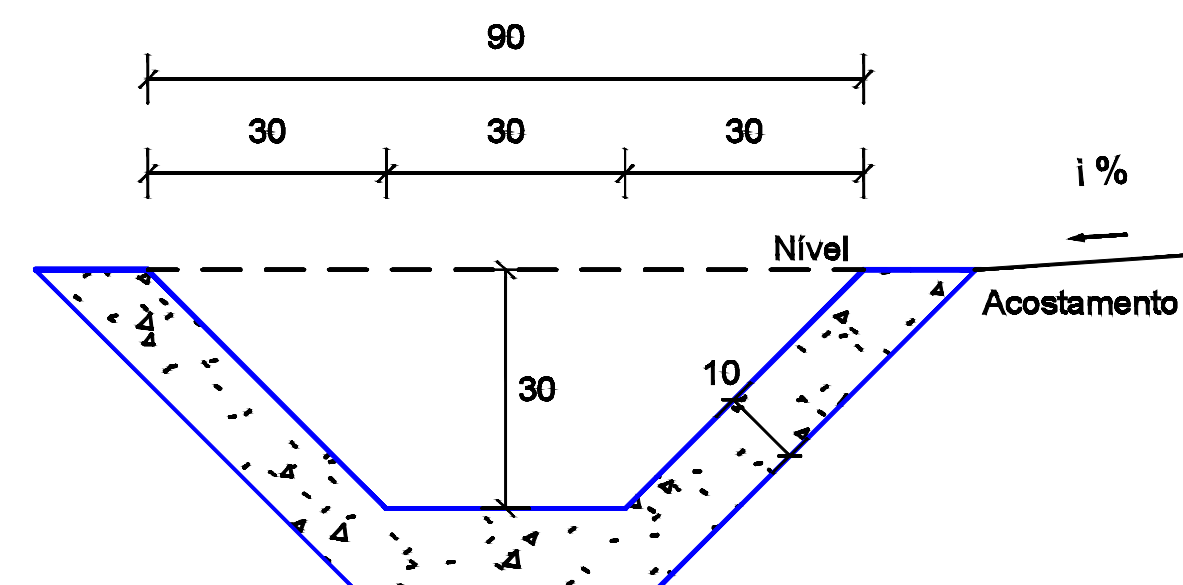

Seção transversal

Escala 1 : 20

| Consumos médios <sup>3</sup>              |      | Método executivo <sup>4</sup> |          |
|-------------------------------------------|------|-------------------------------|----------|
|                                           |      | Convencional                  | Extrusão |
| Escavação                                 | m³/m | 0,3131                        | 0,3131   |
| Apiloamento                               | m³/m | 1,5142                        | 1,5142   |
| Concreto fck ≥ 20 MPa                     | m³/m | 0,1331                        | 0,1331   |
| Guia de madeira                           | m/m  | 0,7571                        | -        |
| Argamassa de cimento e areia <sup>5</sup> | m³/m | 0,0001                        | -        |

APROVAÇÃO/CARIMBO:



PROJETO: **DRENAGEM PLUVIAL**

OBRA: **PAVIMENTAÇÃO COM PEDRAS IRREGULARES / CONCRETO  
RUA ALEXANDRE ANTONIO DE MACÊDO**

ENDEREÇO: **RUA ALEXANDRE ANTONIO DE MACÊDO  
CENTRO - NOVO HORIZONTE - SC**

PROPRIETÁRIO: **PREFEITURA MUNICIPAL DE NOVO HORIZONTE - SC**  
CNPJ - 95.990.115/0001-87

RESPONSÁVEL TÉCNICO: **AMARILDO MARTINS  
MARTINS RIBEIRO 05079131918  
Engº Civil Amarildo M. Ribeiro - CREA-SC 156004-7**

RESPONSÁVEL TÉCNICO: **Engº Civil Jaison R. dos Santos - CREA-SC 178513-5**

RESPONSÁVEL TÉCNICO: **Engº Matheus Bez da Silveira - CREA-SC 202276-0**

RESPONSÁVEL TÉCNICO: **Engº Eletricista Charlan Smaniotto Luzzatto - CREA-SC 127695-8**

DESENHO CAD: **Eliveltro Jesus Passini - CFT - 01901295907  
Edivanda Meurer - CREA SC 179524-5**

DESCRIÇÃO: **IMPLANTAÇÃO - DRENAGEM PLUVIAL  
SIMBOLOGIA  
DETALHES**

PRANCHA:  
**DP.01/01**

ÁREA: **1.000,38m²**

ESCALA: **INDICADA**

CONTATO: **E-MAIL: amnoroeste@amnoroeste.org.br - TEL: (49)3344-1991**